


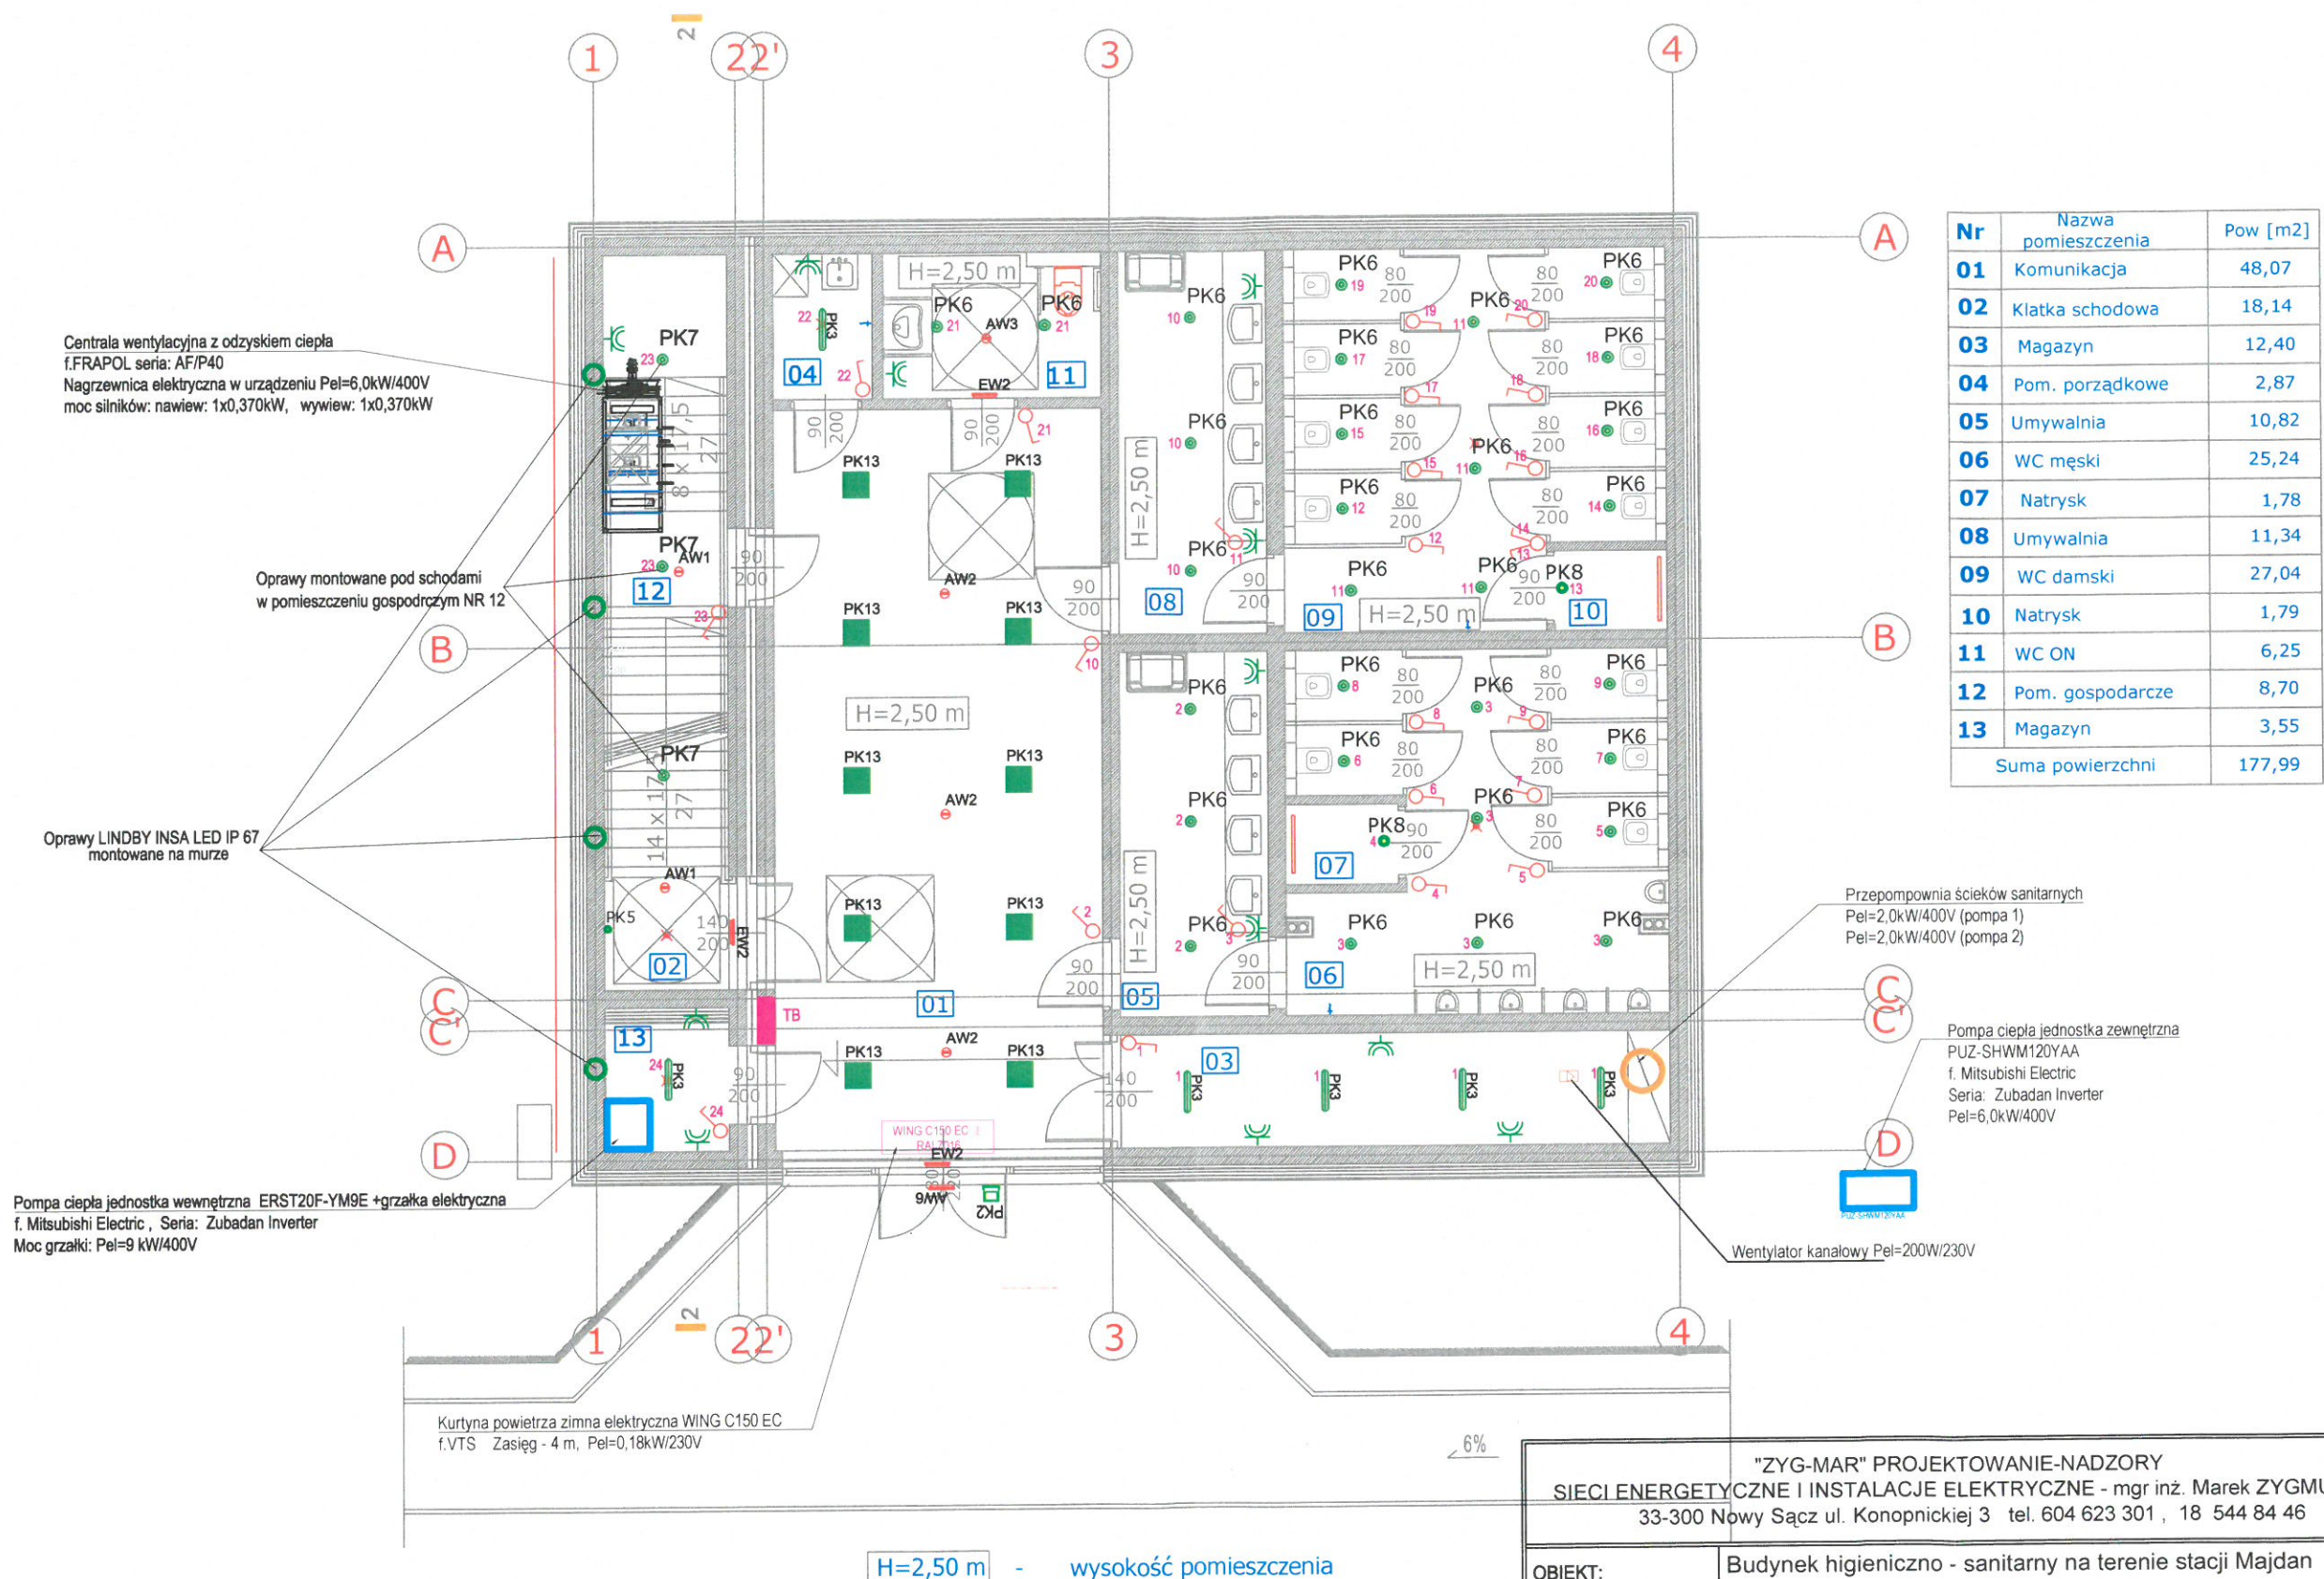

Centrala wentylacyjna z odzyskiem ciepła
f. FRAPOL seria: AF/P40
Nagrzewnica elektryczna w urządzeniu Pel=6,0kW/400V
moc silników: nawiew: 1x0,370kW, wywiew: 1x0,370kW

Oprawy montowane pod schodami
w pomieszczeniu gospodarczym NR 12

Oprawy LINDBY INSA LED IP 67
montowane na murze

Pompa ciepła jednostka wewnętrzna ERST20F-YM9E +grzałka elektryczna
f. Mitsubishi Electric, Seria: Zubadan Inverter
Moc grzałki: Pel=9 kW/400V

Kurtyna powietrza zimna elektryczna WING C150 EC
f. VTS Zasięg - 4 m, Pel=0,18kW/230V

Przepompownia ścieków sanitarnych
Pel=2,0kW/400V (pompa 1)
Pel=2,0kW/400V (pompa 2)

Pompa ciepła jednostka zewnętrzna
PUZ-SHWM120YAA
f. Mitsubishi Electric
Seria: Zubadan Inverter
Pel=6,0kW/400V

Wentylator kanałowy Pel=200W/230V

Nr	Nazwa pomieszczenia	Pow [m2]
01	Komunikacja	48,07
02	Klatka schodowa	18,14
03	Magazyn	12,40
04	Pom. porządkowe	2,87
05	Umywalnia	10,82
06	WC męski	25,24
07	Natrysk	1,78
08	Umywalnia	11,34
09	WC damski	27,04
10	Natrysk	1,79
11	WC ON	6,25
12	Pom. gospodarcze	8,70
13	Magazyn	3,55
Suma powierzchni		177,99

"ZYG-MAR" PROJEKTOWANIE-NADZORY SIECI ENERGETYCZNE I INSTALACJE ELEKTRYCZNE - mgr inż. Marek ZYGMUNT 33-300 Nowy Sącz ul. Konopnickiej 3 tel. 604 623 301, 18 544 84 46		STADIUM: projekt techniczny
OBIEKT:	Budynek higieniczno - sanitarny na terenie stacji Majdan	SKALA 1:100
ADRES INWESTYCJI:	Dz. Nr 147/5 obr. Żubracze, Gmina Cisna	NR RYS E-1
BRANŻA:	ELEKTRYCZNA	DATA 01.2025
TEMAT RYSUNKU:	Instalacja elektryczna wewnętrzna	
PROJEKTANT:	SPRAWDZAJĄCY:	ZESPÓŁ PROJEKTOWY:
mgr inż. Marek ZYGMUNT Upr. UAN I-8340/A-182/88	inż. Mikołaj GONDEK Upr. UAN I-8340/A-120/89	Anna MICZOŁEK